


PROJEKT ZAGOSPODAROWANIA TERENU  
skala 1:1000

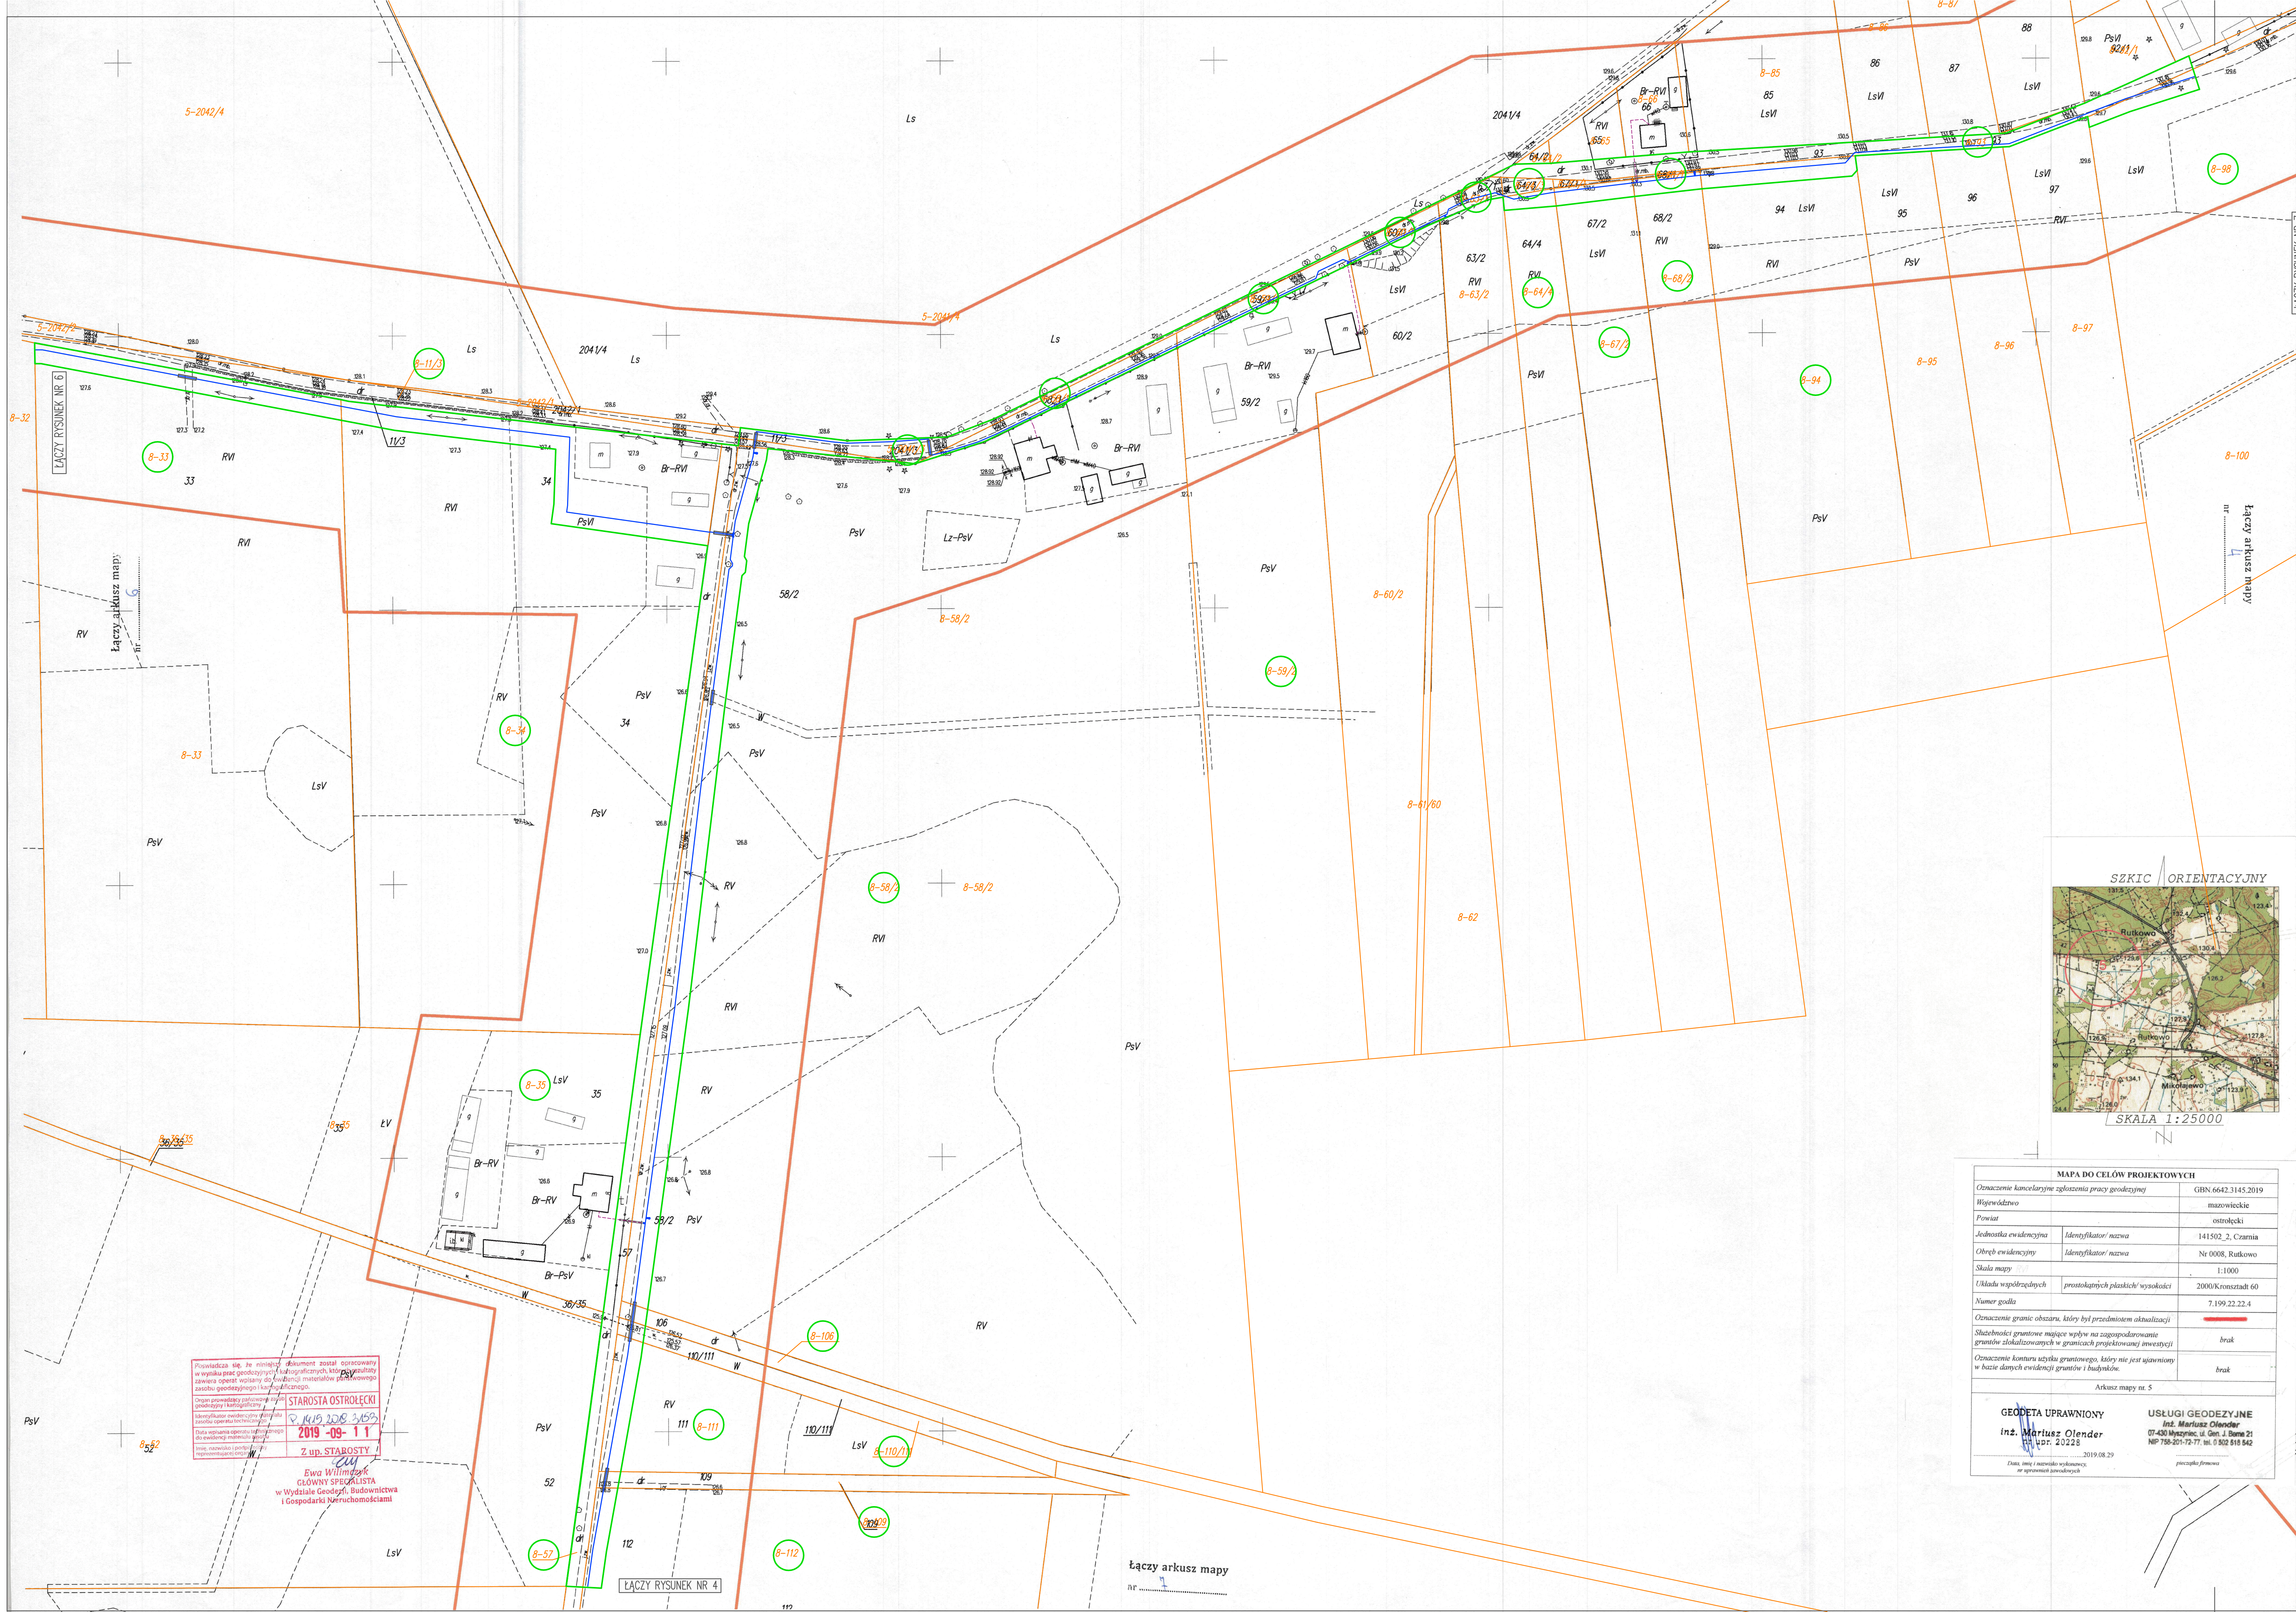

Oświadczam, że treść mapy na której wykonano niniejszy projekt zagospodarowania terenu jest identyczna z treścią mapy do celów projektowych, wydanej przez:


STAROSTĘ OSTROLECKIEGO

identyfikator ewidencyjny materiału: P.1415.2019.3153

data wpisania do ewidencji: 11.09.2019r.

ZA ZGODNOŚĆ Z ORYGINAŁEM MAPY DO CELÓW PROJEKTYWNYCH

podpis projektanta:

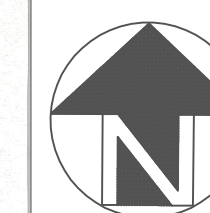

LEGENDA:

- projektowana sieć wodociągowa
- teren planowanej inwestycji, obszar objęty decyzją i.c.p.
- granice działek ewidencyjnych
- numery działek objętych planowaną inwestycją

|                                                                                                                                                                                                              |                                                                           |                                                                                                                                       |            |
|--------------------------------------------------------------------------------------------------------------------------------------------------------------------------------------------------------------|---------------------------------------------------------------------------|---------------------------------------------------------------------------------------------------------------------------------------|------------|
|  <b>FISANIT</b><br>INŻYNIERIA ŚRODOWISKA                                                                                |                                                                           | FISANIT Jacek Zebrowski<br>ul. Nałęczowska 11a, 07-410 Ostrołęka<br>tel: 503 542 918, nip: 758-124-49-0<br>e-mail: fisanit@interia.pl |            |
| INWESTOR:                                                                                                                                                                                                    | GMINA CZARNIA<br>Czarnia 41, 07-431 Czarnia                               |                                                                                                                                       |            |
| TEMAT:                                                                                                                                                                                                       | BUDOWA SIŁI WODOCIAGOWEJ W MIEJSCOWOŚCI RUTKOWO,<br>CZARNIA W GM. CZARNIA |                                                                                                                                       |            |
| NAZWA TYS.                                                                                                                                                                                                   | PROJEKT ZAGOSPODAROWANIA TERENU                                           |                                                                                                                                       |            |
|                                                                                                                                                                                                              | ZESPÓŁ PROJEKTOWY                                                         | NR UPRAWNIENI                                                                                                                         | PODPIS     |
| PROJEKTANT:                                                                                                                                                                                                  | mgr inż. Jacek Zebrowski                                                  | MAZ/0175/PWOS/05                                                                                                                      |            |
| SPRAWDZAJĄCY:                                                                                                                                                                                                | mgr inż. Grzegorz Goryczyński                                             | MAZ/0175/PWOS/06                                                                                                                      |            |
| UPRAWNIENIA BUDOWLANE DO PROJEKTOWANIA I WYKONANIA ROBÓT BUDOWLANICH BEZ OGRANICZEŃ W SPECJALIZACJI<br>INSTALACJA W ZAKRESIE SIŁY INSTALACJI I URZĄDZEŃ Ciepłota, Wentylacja, Główny, Wodociąg i Kanalizacja |                                                                           |                                                                                                                                       |            |
| ZAKRES:                                                                                                                                                                                                      | PROJEKT BUDOWLANY<br>data: swiecie 1-1000                                 |                                                                                                                                       | RYS NR.: 5 |
| BRANŻA:                                                                                                                                                                                                      | SANITARNIA                                                                |                                                                                                                                       |            |