


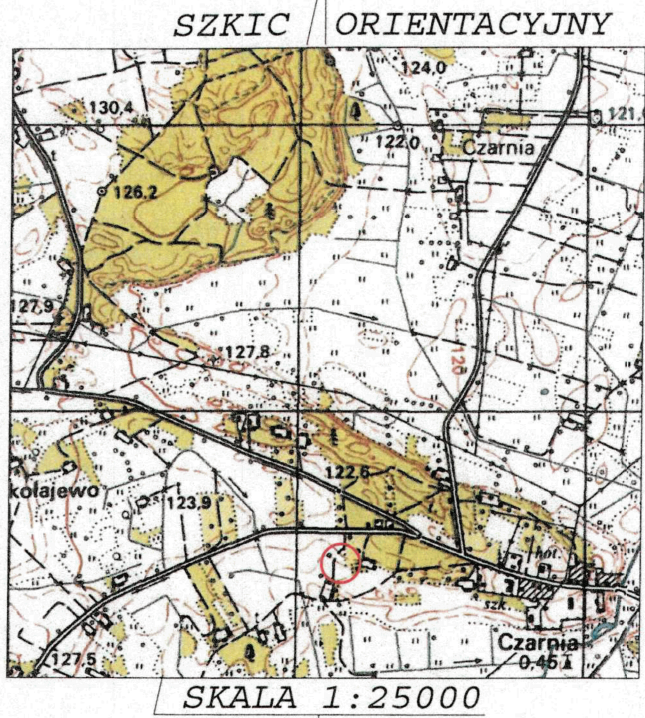

MAPA DO CELÓW PROJEKTOWYCH		
Oznaczenie kancelaryjne zgłoszenia pracy geodezyjnej		GBN.6642.3314.2019
Województwo		mazowieckie
Powiat		ostrolęcki
Jednostka ewidencyjna	Identyfikator/ nazwa	141502_2, Czarnia
Obręb ewidencyjny	Identyfikator/ nazwa	Nr 0005, Czarnia
Skala mapy		1:1000
Układu współrzędnych	prostokątnych płaskich/ wysokości	2000/Kronsztadt 60
Numer godła		7.198.22.08.2
Oznaczenie granic obszaru, który był przedmiotem aktualizacji		
Służebności gruntowe mające wpływ na zagospodarowanie gruntów zlokalizowanych w granicach projektowanej inwestycji		nie badano
Oznaczenie konturu użytku gruntowego, który nie jest ujawniony w bazie danych ewidencji gruntów i budynków		brak
GEODETA UPRAWNIONY		
inż. Mariusz Olender nr uprawnień 20223		
Data, imię i nazwisko wykonawcy, nr uprawnień zawodowych		
2019.09.06		
pieczęć firmowa		
USŁUGI GEODEZYJNE		
inż. Mariusz Olender		
07-430 Myszyniec, ul. Gen. Bema 21		
NIP 7582017277; tel. 502518542		

Podpisz się, że niniejszy dokument został opracowany w wyniku prac geodezyjnych i kartograficznych, których rezultaty zawiera operat wpisany do ewidencji materiałów państwowego zasobu geodezyjnego i kartograficznego.

Organ prowadzący państwowy zasób geodezyjny i kartograficzny: **STAROSTA OSTROŁĘCKI**


Identyfikator ewidencyjny materiału zasobu operatu technicznego: **P.1415.2019.3171**

Data wpisania operatu technicznego do ewidencji materiału zasobu: **2019-09-12**

Imię, nazwisko i podpis osoby reprezentującej organ: **Z up. STAROSTY**

Ewa Winiarczyk
GŁÓWNY SPECJALISTA
w Wydziale Geodezji, Budownictwa
i Gospodarki Nieruchomościami

5-217

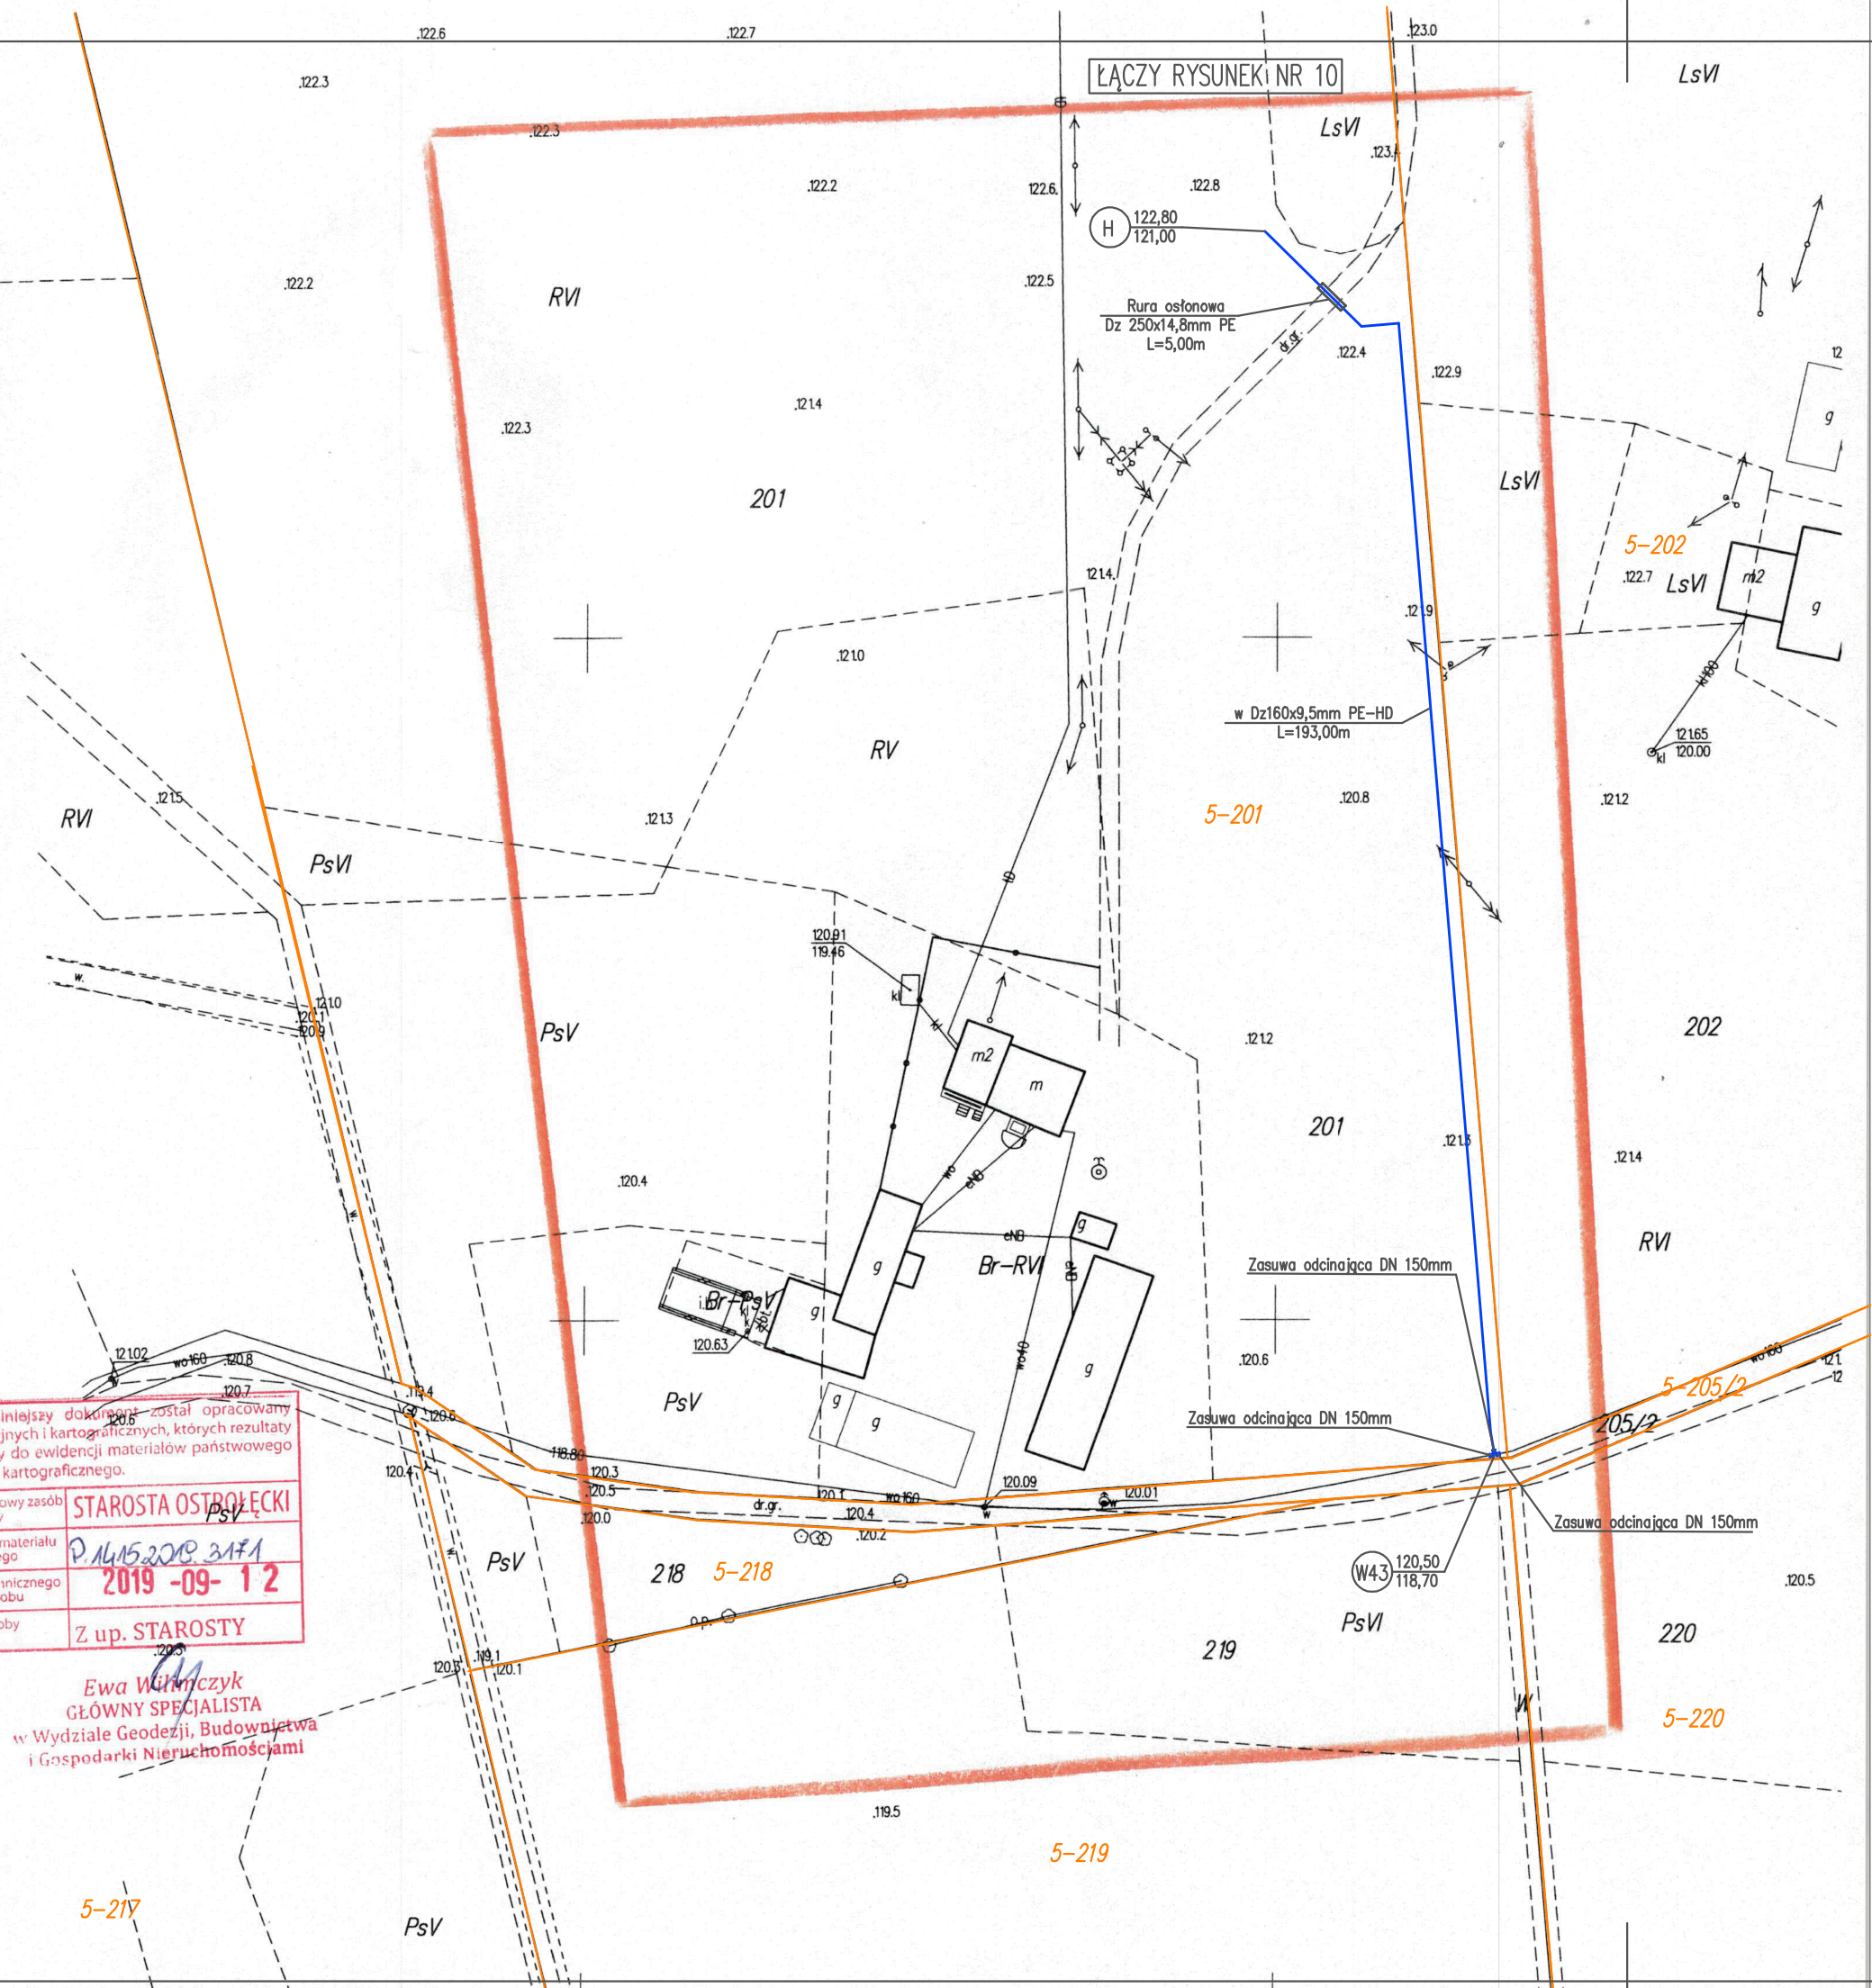

PLAN SYTUACYJNO-WYSOKOŚCIOWY

skala 1:1000

Oświadczam, że treść mapy na której wykonano niniejszy projekt zagospodarowania terenu jest identyczna z treścią mapy do celów projektowych, wydanej przez:

STAROSTĘ OSTROŁĘCKIEGO

identyfikator ewidencyjny materiału: P.1415.2019.3171

data wpisania do ewidencji: 12.09.2019r.

ZA ZGODNOŚĆ Z ORYGINAŁEM MAPY DO CELÓW PROJEKTOWYCH

podpis projektanta:



LEGENDA:

- projektowana sieć wodociągowa wraz z przyłączami wodociągowymi
- projektowana rura osłonowa
- projektowana zasowa
- projektowany hydrant p.poz.
- W4.3 120,50 118,70 — projektowany węzeł wodociągowy
- H 122,80 121,00 — punkt charakterystyczny

FISANIT INŻYNIERIA ŚRODOWISKA			FISANIT Jacek Żebrowski ul. Nowowiejska 11a, 07-410 Ostrołęka tel.: 503 542 918, NIP: 758-124-49-99 e-mail: fisanit@interia.pl
INWESTOR:			GMINA CZARNIA Czarnia 41, 07-431 Czarnia
TEMAT:			BUDOWA SIECI WODOCIĄGOWEJ W MIEJSCOWOŚCI RUTKOWO, CZARNIA W GM. CZARNIA
NAZWA RYS:			PLAN SYTUACYJNO-WYSOKOŚCIOWY
ZESPÓŁ PROJEKTOWY		NR UPRAWNIEŃ	PODPIS
PROJEKTANT: mgr inż. Jacek Żebrowski		MAZ/0177/PWOS/05	
SPRAWDZAJĄCY: mgr inż. Grzegorz Gorczyński		MAZ/0195/PWOS/06	
UPRAWNIENIA BUDOWANE DO PROJEKTOWANIA I KIEROWANIA ROBOTAMI BUDOWLANYMI BEZ OGRANICZEŃ W SPECJALNOŚCI INSTALACYJNEJ W ZAKRESIE SIECI, INSTALACJI I URZĄDZEŃ CIEPLNYCH, WENTYLACYJNYCH, GAZOWYCH, WODOCIĄGOWYCH I KANALIZACYJNYCH			
ZAKRES:	PROJEKT BUDOWLANY	SKALA:	1:1000
BRANŻA:	SANITARNA	DATA:	czerwiec 2020
RYS NR.: 9			