


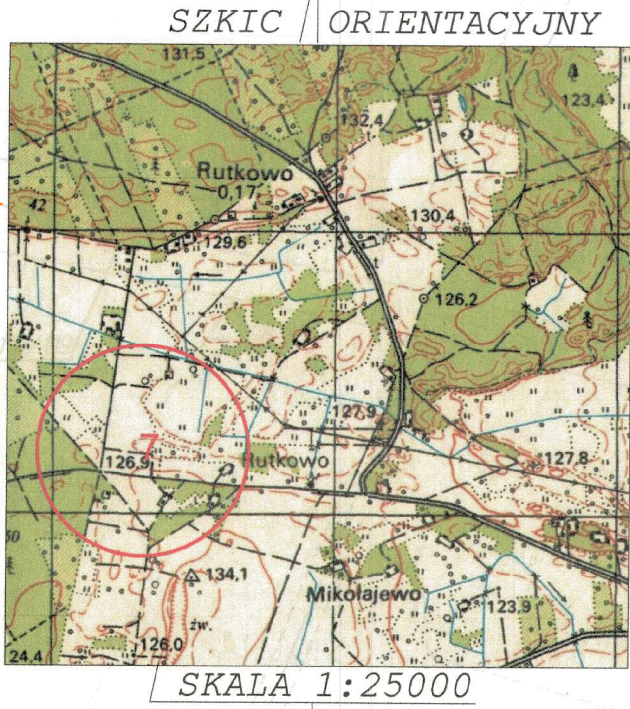

MAPA DLA CELÓW PROJEKTYWACYCH		
Oznaczenie kancelarii zgłoszenia pracy geodezyjnej		GBN 6662.3145.219
Województwo		mazowieckie
Powiat		ostrowski
Adres/lokalizacja ewidencji	Identyfikator/ nazwa	141502_2, Czarna
Obiekt ewidencji	Identyfikator/ nazwa	Nr 0008, Rutkowo
Skala mapy		1:1000
Układ współrzędnych	przeglądanych plaskich/ wysokości	2000/Kronsztadt.60
Numer grodu		7.198.22: 02, 02.4
Oznaczenie granic obiazaru, który byl przedmiotem aktualizacji		
Słuszebnosc granic miedzy wplywa na zagospodarowanie gruntow zlokalizowanych w granicach projektowanej inwestycji		
Oznaczenie konturu systemu granic, który nie jest ujemny w bazie danych ewidencji gruntow i budynkow.		brak
Arkuszy mapy nr 7		
 GEODETA UPRAWNIONY inż. Marcin Osiender 021225 2019.08.29		USŁUGI GEODEZYJNE inż. Marcin Osiender 07-430 Miejsce, ul. Gł. 1 NIP 756-201-72-77, tel. 8 502 85 842
Data, kiedy materiały zostały opracowane lub uaktualnione		pieczęć/firma

PROJEKT ZAGOSPODAROWANIA TERENU
skala 1:1000

Oświadczam, że treść mapy na której wykonano niniejszy projekt zagospodarowania terenu jest identyczna z treścią mapy do celów projektowych, wydanej przez:

STAROSTE OSTROŁĘCKIEGO

identyfikator ewidencyjny materiału: P.1415.2019.315.


to evidenci: 11.09.2019r

ZA ZGODNOŚĆ Z ORYGINAŁEM MAPY DO CELÓW PROJEKTOWYCH

podpis projektanta:

LEGENDA:

-  – projektowane przyłącze wodociągowe
-  – projektowane przyłącze wodociągowe wykonane przewłokiem sterowanym
-  – projektowana sieć wodociągowa, wg odrębnego opracowania
-  – projektowana rura osłonowa
-  – projektowana zawrwa
-  – projektowany hydrant p.poż.
-  – projektowany węzeł wodociągowy

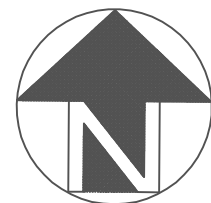

Prowadzicie się, ze niniejszy dokument został opracowany
 w wyniku prac geodezyjnych i kartograficznych, których rezultaty
 zawiera operat wpisany do ewidencji materiałów państwowego
 zasobu geodezyjnego i kartograficznego

Organ prowadzący państwowy zasób geodezyjny i kartograficzny	STAROSTA OSTROLECKI R. 445 2249 3157
Identyfikator opracowywanej materiału zasobu aparatu technicznego	2101 STAROSTY 2019-09-11
Data wpisania operatu technicznego do ewidencji materiałów zasobu	Ewa Wilimczuk
Imię, nazwisko i podpis osoby reprezentującej organ	GŁÓWNY SPECJALISTA w Wydziale Geodezji, Budownictwa i Gospodarki Nieruchomościami

 FISANT Jakób Zabrowski INŻYNIERIA ŚRODOWISKA		FISANT Jakób Zabrowski ul. Nowomiejski 11a, 07-410 Ostrołęka tel.: 503 542 318, fax: 708-124-49-9 e-mail: fisant@interia.pl	
INWESTOR: GMINA CZARNIA Czarna 41, 07-431 Czarna			
TEMAT: BUDOWA SIECI WODOCIECIĄGOWEJ W MIEJSCOWOŚCI RUTKOWO, CZARNIA W GM. CZARNIA			
NAZWA PYS: PROJEKT ZACOSPODAROWANIA TERENU			
ZESPÓŁ PROJEKTOWY		NR UPRAWNIEN	PODPIS
PROJEKTANT: mgr inż. Jakób Zabrowski	MAZ/0177/PWOS/05		
SPRACOWUJĄCY: mgr inż. Grzegorz Gorczyński	MAZ/0195/PWOS/06		
UPRZEDNIENIOWANIE DO PROJEKTOWANIA I KREWENIA ROBÓT BUDOWLANYCH ZE ZMIENICZĄ W SPECJALIZACJI INSTALACJA W ZAKRESIE SECI WODOCIECIĄGOWEJ, IDENTYFIKACJA JAKOŚCI, WYKONANIE KALKULACJI I KALKULACJA			
ZAMAWIA: PROJEKT BUDOWLANY		DATA: 1:1000	RYS NR.: 3
WZROK: SANITARNĄ	DATA: czerwiec 2005		