


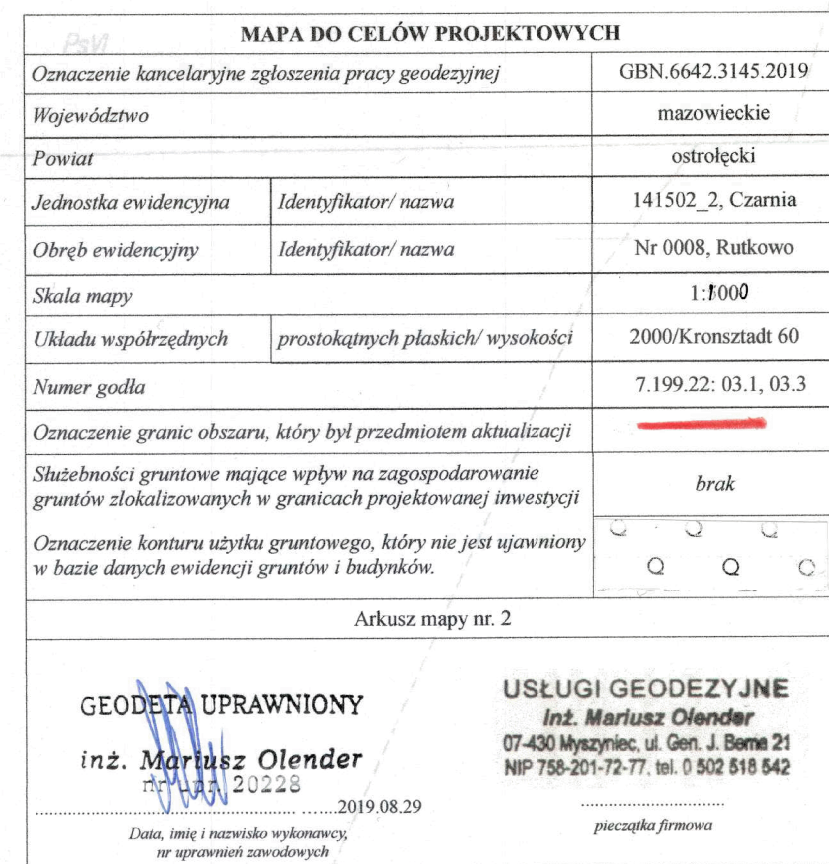

Oświadczam, że treść mapy na której wykonano niniejszy projekt zagospodarowania terenu jest identyczna z treścią mapy do celów projektowych, wydanej przez:

..... STAROSTĘ OSTROLECKIEGO

identyfikator ewidencyjny materiału: P.1415.2019.3153


data wpisania do ewidencji: 11.09.2019r.

.....

ZA ZGODNOŚĆ Z ORYGINAŁEM MAPY DO CELÓW PROJEKTYWNYCH

.....

podpis projektanta:

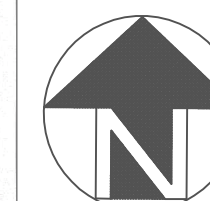

LEGENDA:

- projektowana sieć wodociągowa
- teren planowanej inwestycji, obszar objęty decyzją i.c.p.
- granice działek ewidencyjnych
- 181/4 — numery działek objętych planowaną inwestycją

|                                                                                                                                                                                                                                  |                                                                           |                                                                                                                                         |                   |
|----------------------------------------------------------------------------------------------------------------------------------------------------------------------------------------------------------------------------------|---------------------------------------------------------------------------|-----------------------------------------------------------------------------------------------------------------------------------------|-------------------|
|  <b>FISANIT</b><br>INŻYNIERIA ŚRODOWISKA                                                                                                    |                                                                           | FISAŃSKI Jacek Zebrowski<br>ul. Nowosiedlecka 14, 07-410 Ostrołęka<br>tel. 503 542 918, NIP: 758-124-49-0<br>e-mail: fisanit@interia.pl |                   |
| INWESTOR:                                                                                                                                                                                                                        | GMINA CZARNIA<br>Czarnie 41, 07-431 Czarnie                               |                                                                                                                                         |                   |
| TEMAT:                                                                                                                                                                                                                           | BUDOWA SIŁY WODOCIAGOWEJ W MIEJSCOWOŚCI RUTKOWO,<br>CZARNIE W CM. CZARNIE |                                                                                                                                         |                   |
| NAZWA RYSU:                                                                                                                                                                                                                      | PROJEKT ZAGOSPODAROWANIA TERENU                                           |                                                                                                                                         |                   |
|                                                                                                                                                                                                                                  | ZESPOŁ PROJEKTOWY                                                         | NR UPRAWNIEN                                                                                                                            | PODS              |
| PROJEKTANT:                                                                                                                                                                                                                      | mgr inż. Jacek Zebrowski                                                  | MAZ/017/PW/05/05                                                                                                                        |                   |
| SPRAWDZAJĄCY:                                                                                                                                                                                                                    | mgr inż. Grzegorz Goryczyński                                             | MAZ/0195/PW/05/06                                                                                                                       |                   |
| USTAWIENIA ROZDROGOWE O PROJEKOWANIU I KIEROWANIU PRACOWNIKI ROZDROGOWE BEZ OZNACZEŃ W SPECJALNOŚCI<br>STAWIANIAJĄCE W ZAKRESIE SIŁY, INSTALACJI I URZĄDZENIE GOSPODARSTWA, INSTALACJACH, SIŁOWNIACH, WYKONAWCZYM I KIEROWNICZYM |                                                                           |                                                                                                                                         |                   |
| ZAKRES:                                                                                                                                                                                                                          | <b>PROJEKT BUDOWLANY</b>                                                  | SKALA: 1:1000                                                                                                                           | RYS NR.: <b>3</b> |
| BRANŻA:                                                                                                                                                                                                                          | SANTARIANA                                                                | DATA: CZERWIEC 2005                                                                                                                     |                   |